


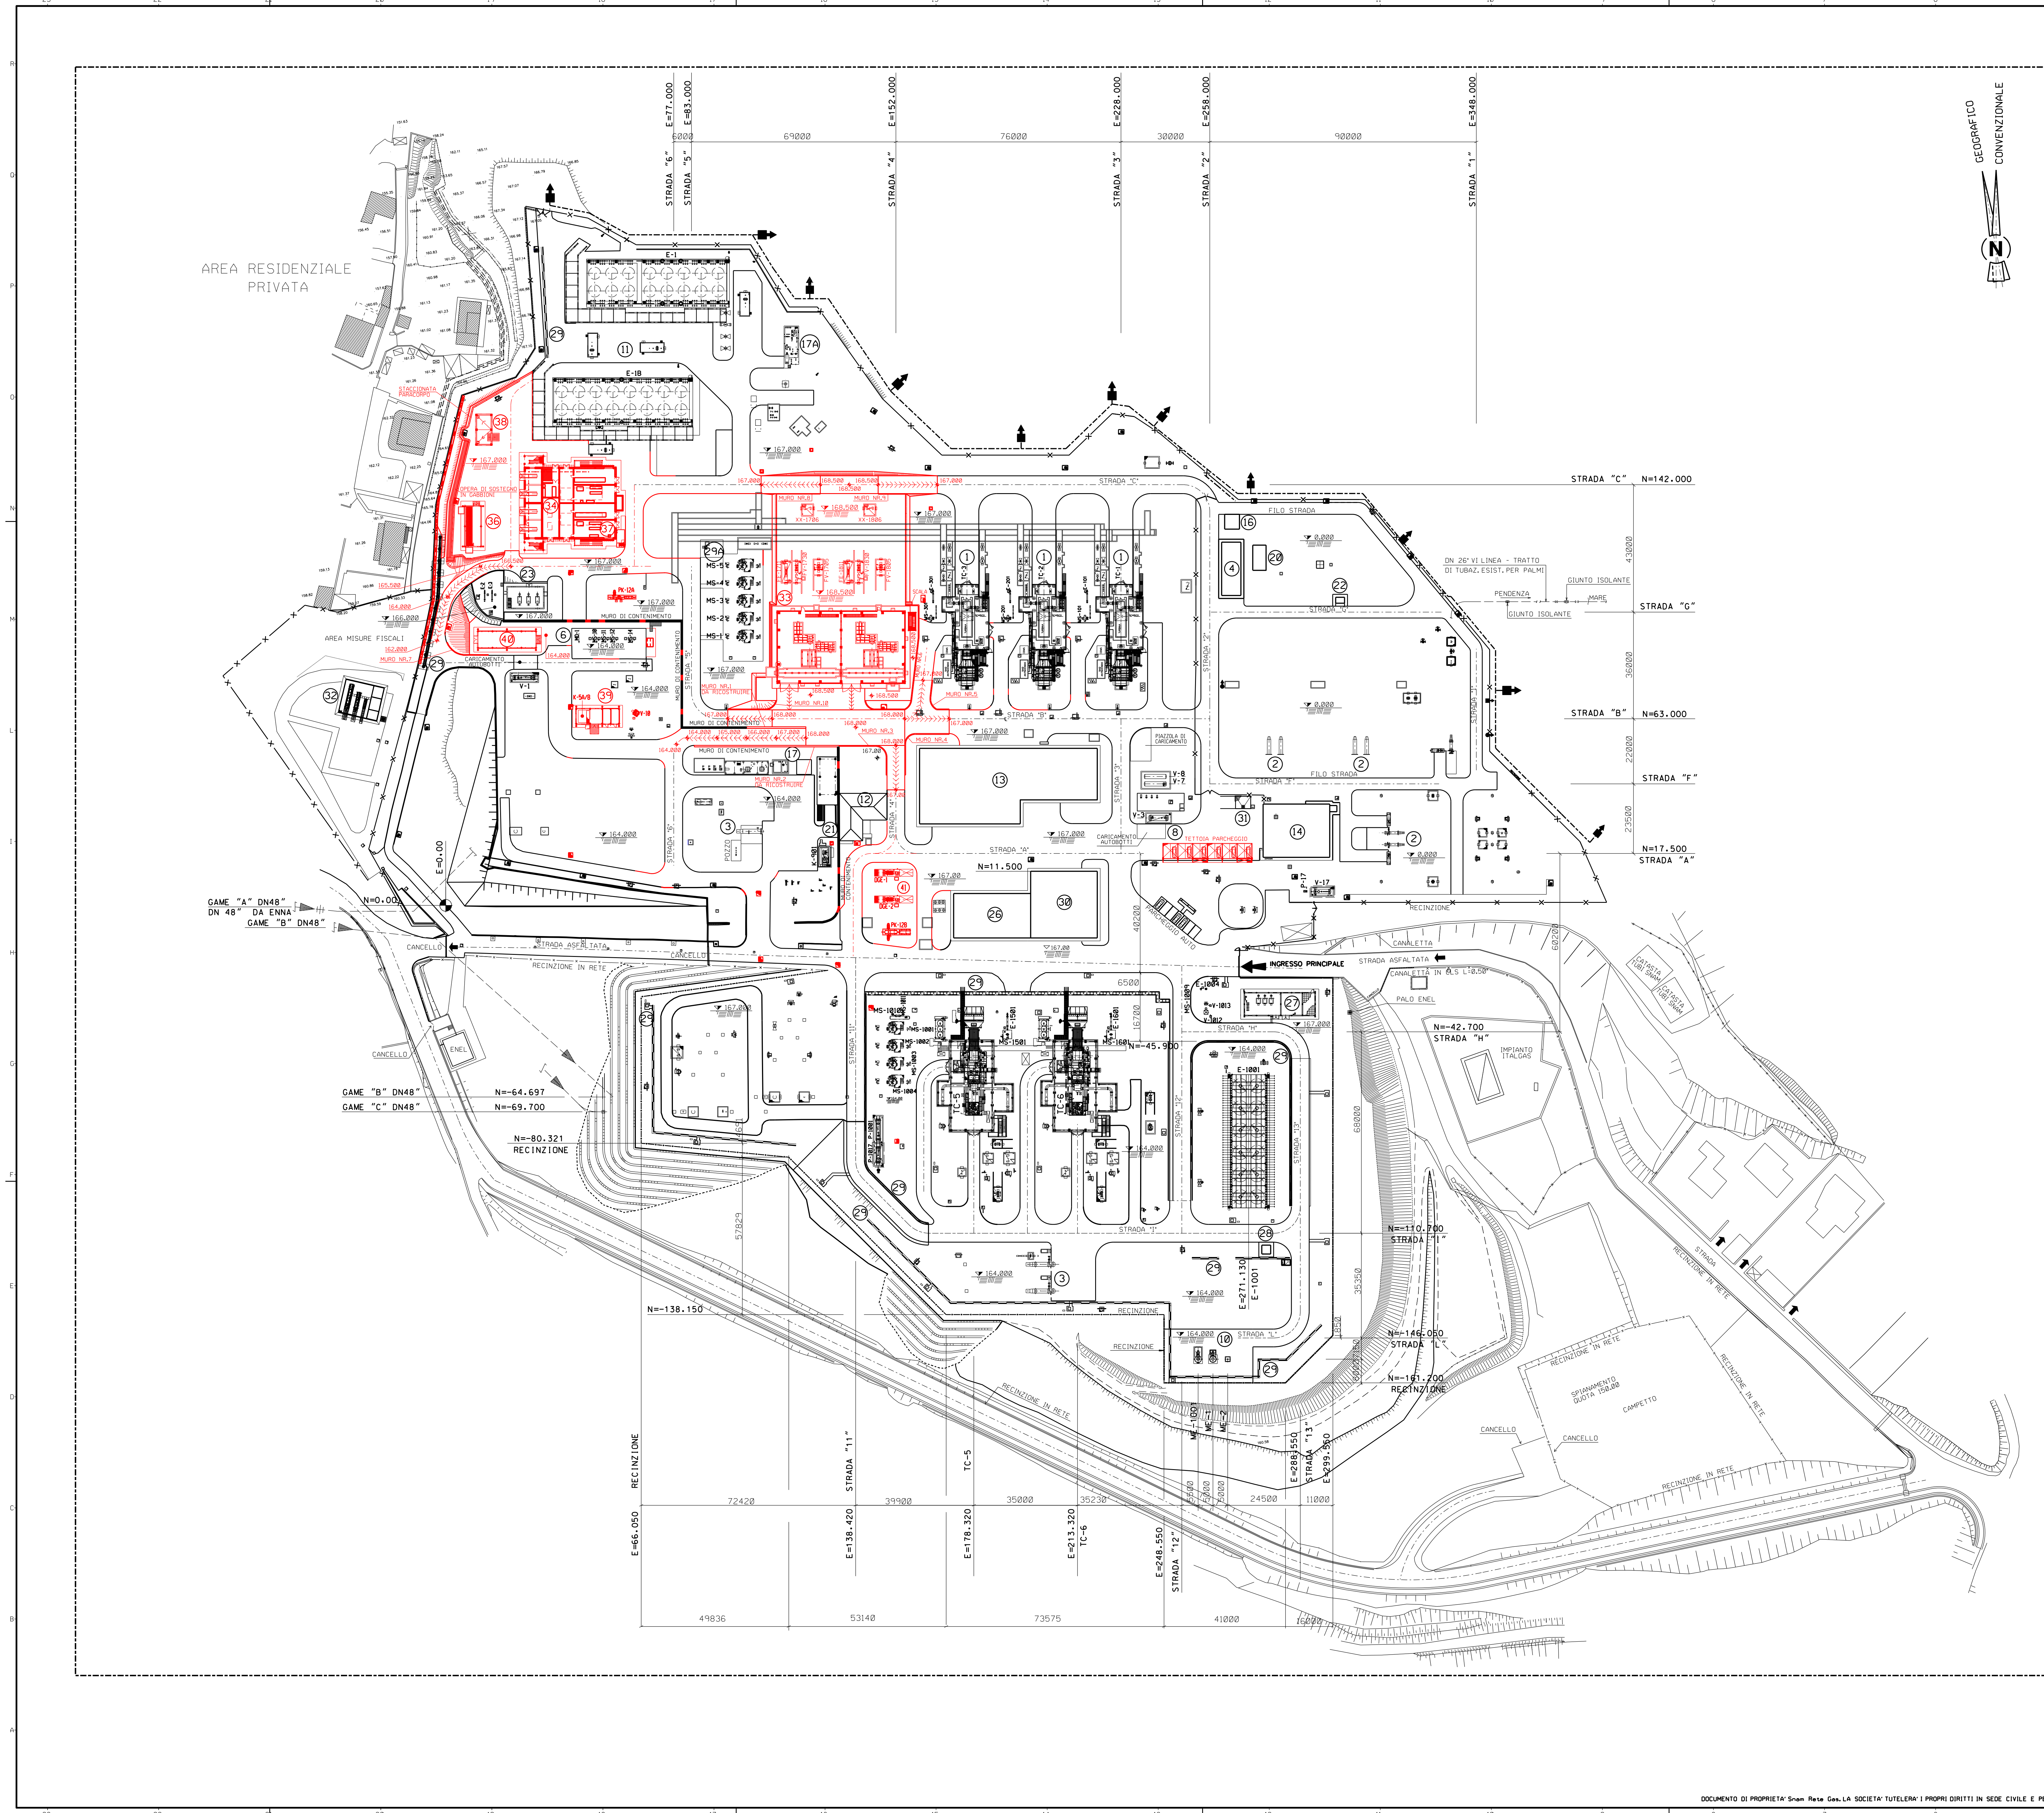

NOTE:

- TUTTE LE DIMENSIONI E TUTTE LE ELEVAZIONI SONO IN MILLIMETRI (mm)
- TUTTE LE ELEVAZIONI SONO RIFERITE ALLA QUOTA 0,000 DELL'IMPIANTO CORRISPONDENTE A m 167,000 S.L.M.M.
- TUTTE LE COORDINATE SONO IN METRI (m)

— X — X — RECINZIONE ESISTENTE
— — — — — OPERE ESISTENTI
[Icona] IDRANTE ANTINCENDIO
[Icona] BARRIERE FONDOASSORBENTE
— — — — — NUOVE OPERE

- LEGENDA CENTRALE:**
- 1 AREA TURBOCOMPRESSORI TC-1/TC-2/TC-3/TC-5/TC-6
 - 2 TRAPPOLE DI LANCIO PIG
 - 3 TRAPPOLE DI ARRIVO PIG
 - 4 FABBRICATO TELECOMANDO E TELEMISURE
 - 5 ANNULLATO
 - 6 AREA FILTRI GAS SERVIZI
 - 7 ANNULLATO
 - 8 OLIO DI LUBRIFICAZIONE
 - 9 ANNULLATO
 - 10 AREA VENTS (ME-1/M E-2/ME-1001)
 - 11 AREA REFRIGERANTI GAS
 - 12 CABINA ELETTRICA E LOCALE GRUPPO ELETTROGENO
 - 13 SALA CONTROLLO E UFFICI
 - 14 OFFICINA E MAGAZZINO
 - 15 ANNULLATO
 - 16 ANTENNA PONTE RADIO
 - 17 AREA ANTINCENDIO DI CENTRALE
 - 17A AREA ANTINCENDIO AGGIUNTIVO
 - 18 ANNULLATO
 - 19 ANNULLATO
 - 20 LOCALE TELEMISURE
 - 21 K-901 ELETTROCOMPRESSORE RECUPERO GAS
 - 22 CABINA CO2 VENT AREA TRAPPOLE
 - 23 ZONA CALDAIE E SCAMBIATORI
 - 24 ANNULLATO
 - 25 ANNULLATO
 - 26 LOCALE BATTERIE/ SALA QUADRI/ SALA CONTROLLO
 - 27 EDIFICIO CALDAIE/ COMPRESSORI ARIA
 - 28 FABBRICATO CO2
 - 29 BARRIERE FONDOASSORBENTI
 - 29A AREA ANALIZZATORE GAS
 - 30 EDIFICIO ADIBITO A MAGAZZINO
 - 31 PIAZZOLA LAVAGGI PEZZI MECCANICI
 - 32 AREA MISURE FISCALI

- LEGENDA NUOVE OPERE:**
- 33 AREA ELETTROCOMPRESSORI ELCO EC-7/EC-8
 - 34 SALA CONTROLLO ELETTROCOMPRESSORI / SOTTOSTAZIONE ELCO
 - 35 ANNULLATO
 - 36 FABBRICATO MT
 - 37 COOLER VFD POSIZIONATI SUL TETTO DELLA SOTTOSTAZIONE ELCO
 - 38 DEPOSITO FUSTI OLIO
 - 39 FABBRICATO ARIA STRUMENTI E DEPOSITO BOMBOLE
 - 40 FABBRICATO MULTIUSO
 - 41 AREA GRUPPI ELETTROGENI A GAS

NUOVE APPARECCHIATURE:

EC-7/EC-8	ELETTROCOMPRESSORI
V-10	SERBATOIO ARIA STRUMENTI
K-5A/B	COMPRESSORI ARIA SERVIZI
PK-12A	PACKAGE DI PRIMO SALTO DI PRESSIONE
PK-12B	PACKAGE DI SECONDO SALTO DI PRESSIONE
DGE-1/DGE-2	GRUPPI ELETTROGENI A GAS

2	01-06-2021	EMISSIONE PER ENTI							
1	03-11-2021	EMISSIONE PER ENTI							
0	15-05-2021	EMISSIONE PER ENTI							
Rev.	DATA	DESCRIZIONE	ELABORATO	VERIFICATO	APPROVATO	CLIENTE	PROGETTISTA	COMPRESSA	UNITA' N
								023116	00
ADEGUAMENTO IMPIANTO DI COMPRESSONE GAS DI MESSINA (ME) - GENERALE							DIS. N. 00-CB-A-12025		
PLANIMETRIA GENERALE OPERE CIVILI STATO DI PROGETTO							REVISIONE 2		
							FG 1 B 1		
							SCALA 1:750		